



Detalhe S1
Escala 1:25

Detalhe S2
Escala 1:25

Lista de Materiais	
Caixas de Passagem	
Caixa de inspeção esgoto simples CE- 60x60 cm	1 por
PVC Acessórios	
Caixa sifonada 100x100x50	1 por
Sifão de copo p/ pia e lavatório 1" - 1.1/2"	1 por
Válvula p/ lavatório e tanque 1"	1 por
PVC Esgoto	
Curva 45 longa 50 mm	1 por
Curva 90 curta 100 mm	1 por
40 mm	1 por
Joelho 45 50 mm	1 por
Joelho 90 50 mm	1 por
Joelho 90 c/anel p/ esgoto secundário 40 mm - 1.1/2"	1 por
Luva simples 100 mm	2 por
Tubo rígido c/ ponta lisa 100 mm - 4"	6.39 por
40 mm	1.2 por
50 mm - 2"	3.55 por
75 mm - 3"	3.18 por
Tê sanitário 50 mm - 50 mm	1 por

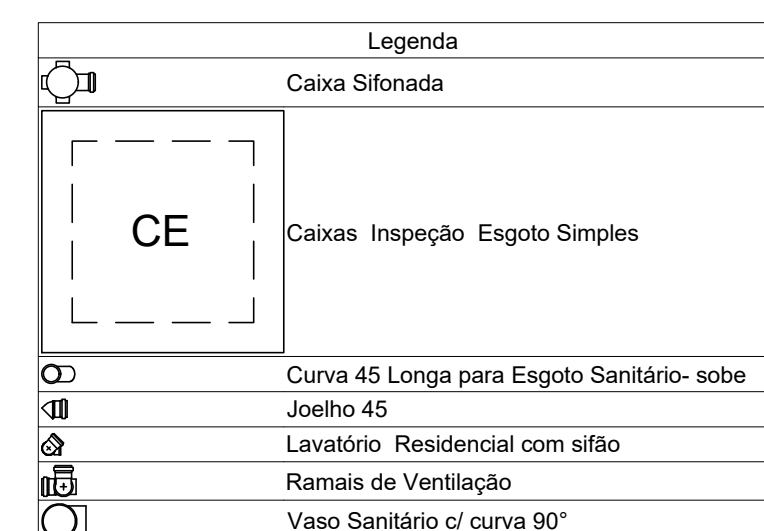

Lista de Materiais	
Caixas de Passagem	
Caixa de inspeção esgoto simples CE- 60x60 cm	1 pç
PVC Acessórios	
Caixa sifonada 150x185x75	2 pç
Sifão de copo p/ pia e lavatório 1" - 1.1/2"	4 pç
Válvula p/ lavatório e tanque 1"	4 pç
PVC Esgoto	
Curva 45 longa 50 mm	2 pç
Curva 90 curta 100 mm	4 pç
40 mm	4 pç
Joelho 45 100 mm	3 pç
40 mm	2 pç
75 mm	2 pç
Joelho 90 50 mm	2 pç
Joelho 90 c/anel p/ esgoto secundário 40 mm - 1.1/2"	4 pç
Junção simples 100 mm - 75 mm	1 pç
Luva simples 100 mm	7 pç
Tubo rígido c/ ponta lisa 100 mm - 4"	18.63 m
40 mm	5.39 m
50 mm - 2"	3.37 m
75 mm - 3"	7.93 m
Tê sanitário 75 mm - 50 mm	2 pç

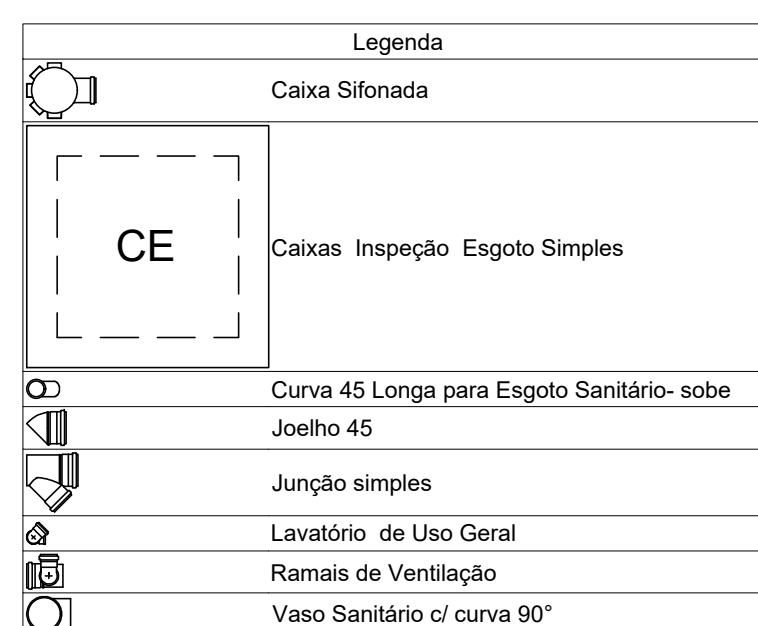

Detalhe S4
Escala 1:25

Lista de Materiais	
Caixas de Passagem	
Caixa de inspeção esgoto simples	
CE- 60x60 cm	1 po
PVC Acessórios	
Caixa sifonada	
150x150x50	1 po
Sifão de copo p/ pia e lavatório	1 po
1" - 1 1/2"	
Valvula p/ lavatório e tanque	1 po
1"	
PVC Esgoto	
Curva 45 longa	
50 mm	1 po
Curva 90 curta	
100 mm	1 po
40 mm	1 po
Joelho 45	
50 mm	1 po
Joelho 90	
50 mm	1 po
Joelho 90 c/anel p/ esgoto secundário	
40 mm - 1 1/2"	1 po
Junção simples	
100 mm - 50 mm	1 po
Lua simples	
100 mm	2 po
Tubo rígido c/ ponta lisa	
100 mm - 4"	18.95 m
40 mm	0.82 m
50 mm - 2"	2.67 m
Tê sanitário	
50 mm - 50 mm	1 po

Tanque séptico
Planta baixa - ESC. 1:25

Detalhe S3
Escala 1:25

Tanque séptico
Corte 1 - ESC. 1:25

Sumidouro
Planta baixa - ESC. 1:25

Caixa de gordura
Planta baixa - ESC. 1:25

Caixa de gordura
Corte 1 - ESC, 1:25

ESPAÇO RESERVADO À SANEPAR	
DATA	MODIFICAÇÕES - REFERÊNCIAS
OBRA	VISTO
Construção de Complexo de Fortalecimento da Agricultura Familiar e o Turismo Rural	
PROJETO	CODIGO
HIDRÁULICO - SANITÁRIO	
PROPRIETÁRIO	PRANCHA
03/04	
DESENVOLVIMENTO	
RESP. TÉCNICO	DESENHO
JOSE	
ESCALA	DATA
JUL-2026	
INDICADA	VISTO
ENDEREÇO PROJETISTA - TELEFONE	